


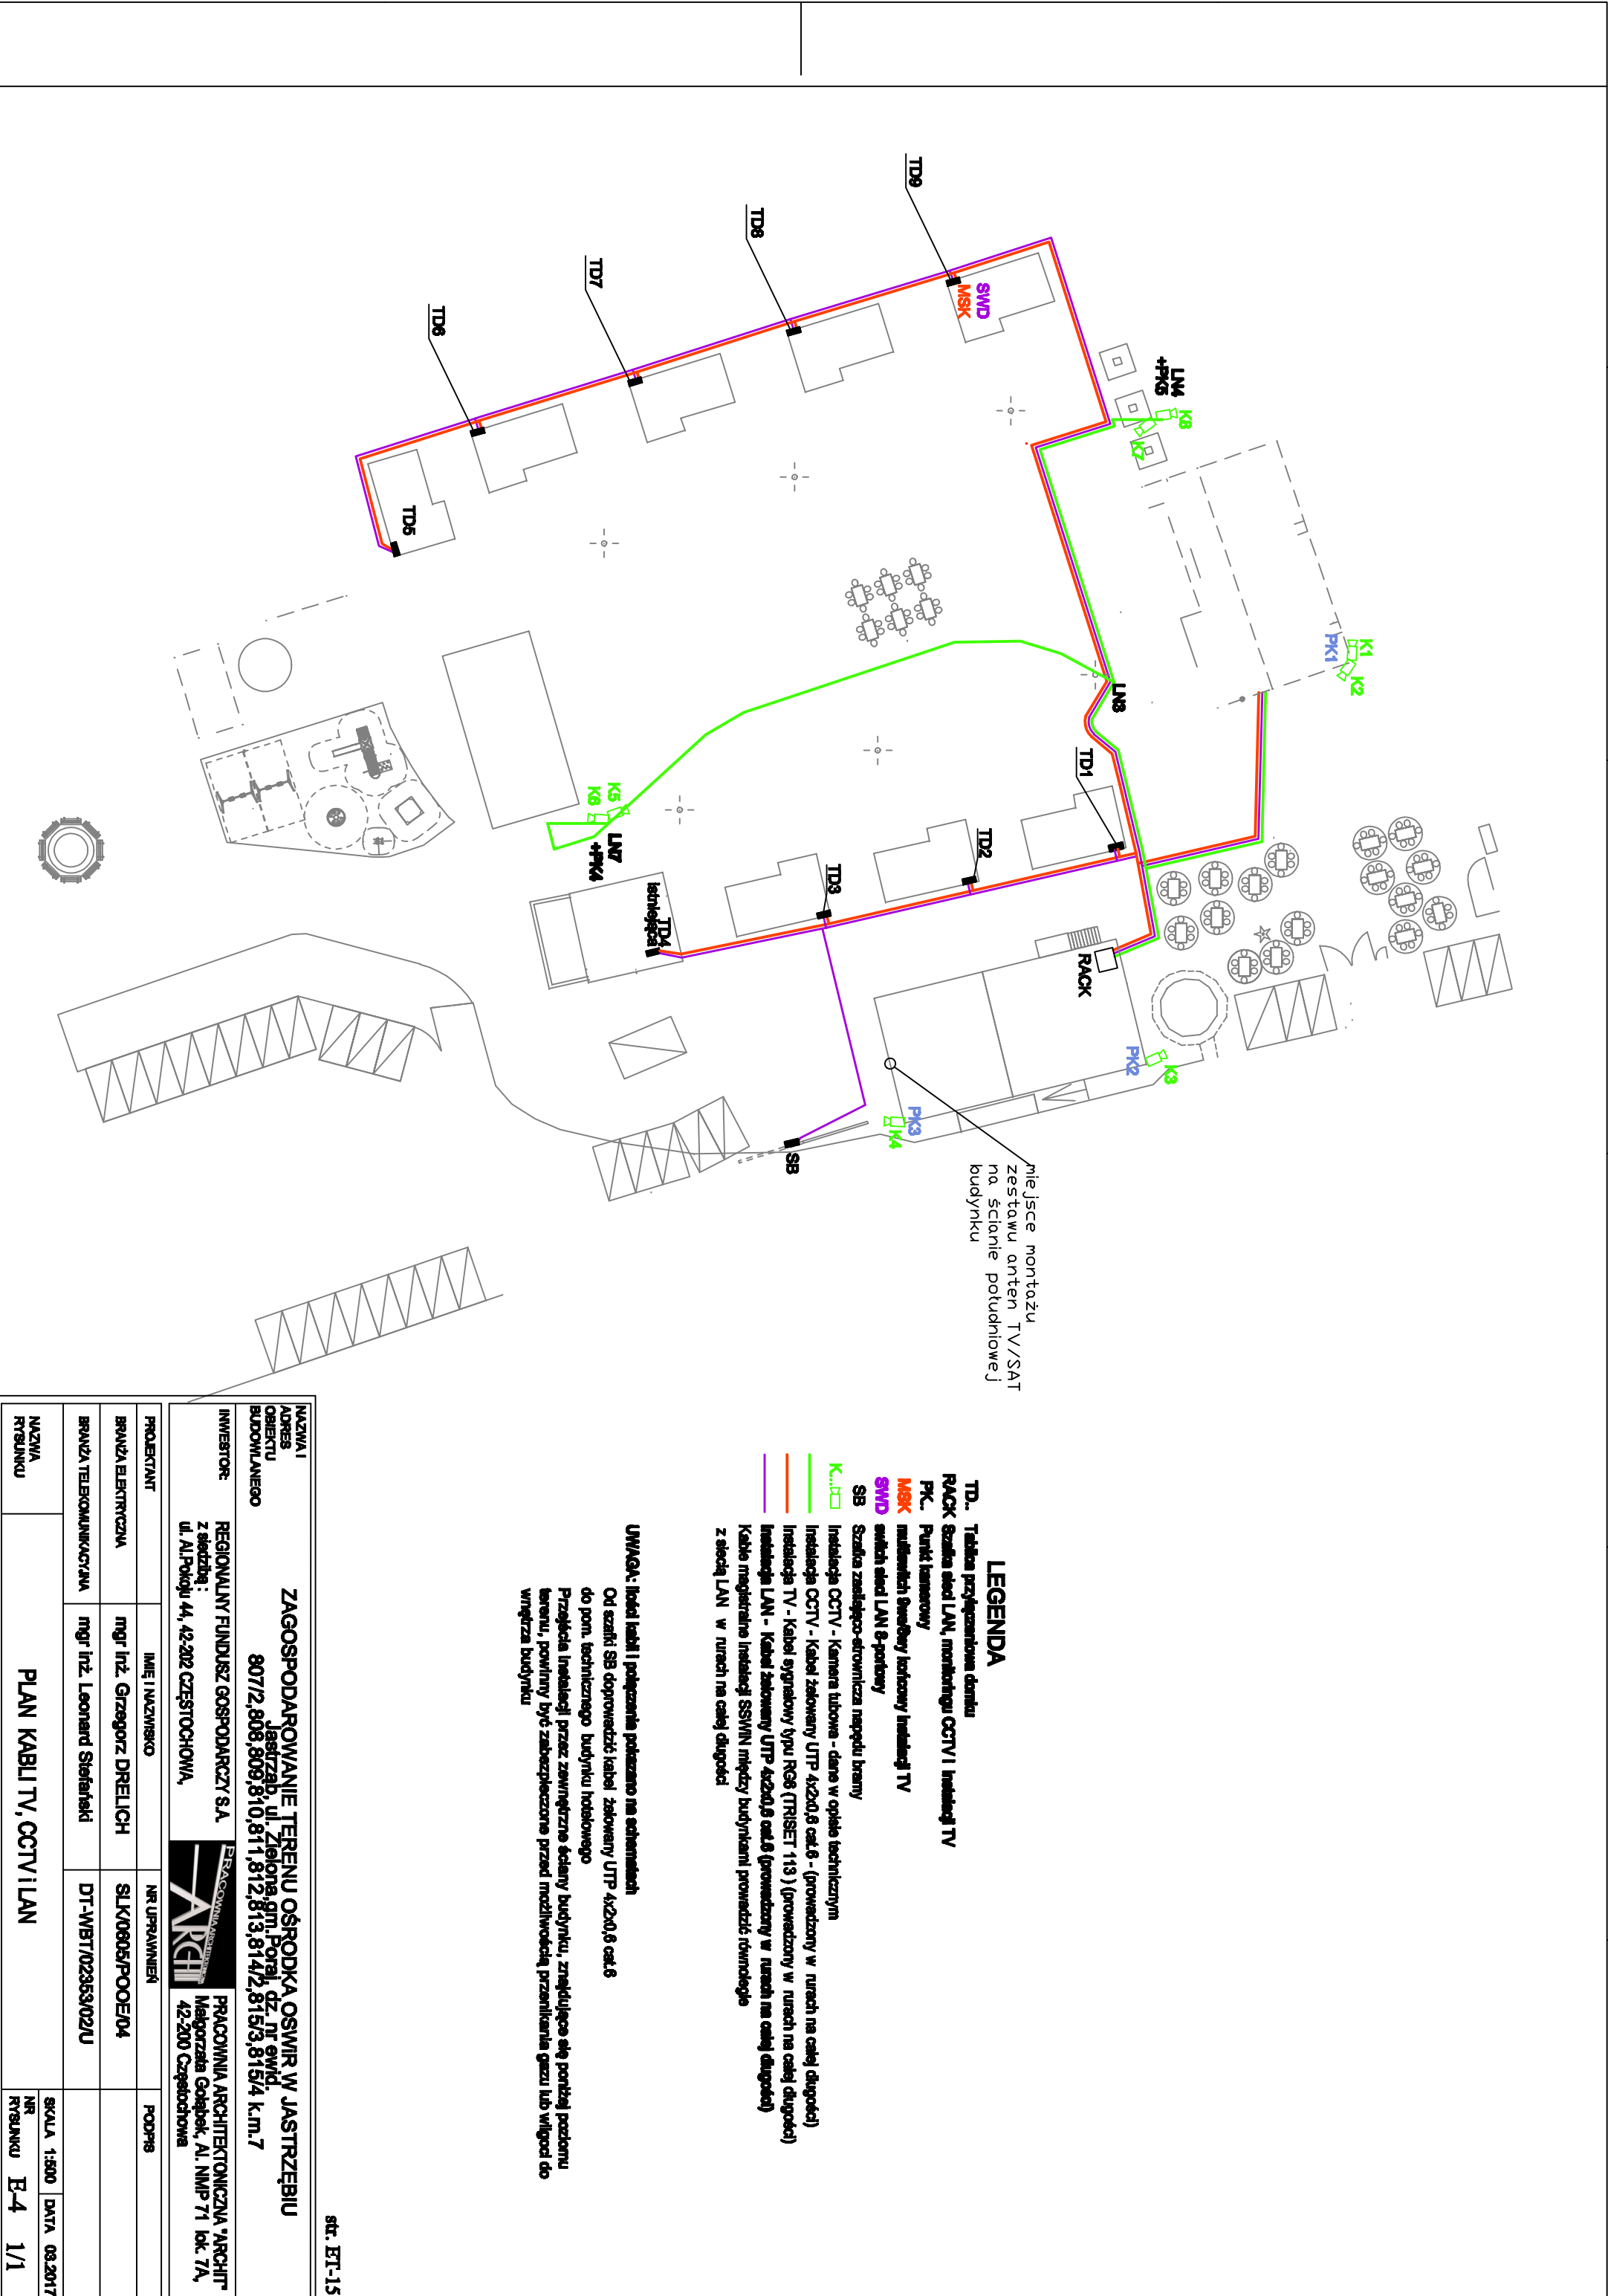

miejsce montażu
zestawu anten TV/SAT
na ścianie południowej
budynku

- LEGENDA**
- TD.** Tabela przyłączona do projektu
RACK Szafka sieci LAN, monitoringu CCTV i instalacji TV
PK. Punkt transmisyjny
MSK multiplikator sygnału telewizyjnego instalacji TV
SMD switch sieci LAN 8-portowy
SB Szafka zasilająca-elektroinstalacja napięcia brzozy
Instalacja CCTV - Kamera tubowa - dane w opisie technicznym
Instalacja CCTV - Kabel zasilający UTP 4x2x0,8 cat.6 - (przewodzony w rurach na całej długości)
Instalacja TV - Kabel sygnałowy VPU RG6 (TRISET 113) (przewodzony w rurach na całej długości)
Instalacja LAN - Kabel zasilający UTP 4x2x0,8 cat.6 (przewodzony w rurach na całej długości)
Kable zewnętrzne instalacji SSNIN między budynkami prowadzić równoległe
z siecią LAN w rurach na całej długości

UWAGA: lodoł łodzi i połączenia połączone na schematach
Od szafki SB doprowadzić kabel zasilający UTP 4x2x0,8 cat.6
do pom. technicznego budynku hotelowego
Przebieg instalacji przez zewnętrzne ściany budynku, znikające się poniżej poziomu
terenu, powinny być zabezpieczone przed możliwością przeniknięcia gazu lub wilgoci do
wnętrza budynku

NAZWA I ADRES OBIEKTU BUDOWLANEGO		ZAGOSPODAROWANIE TERENU OŚRODKA OSWIR W JASTRZĘBIU	
REGIONALNY FUNDUSZ GOSPODARSTWA S.A.		JASTRZĘB, ul. Zielona, gm. Poraj, dz. nr ewid. 807/2, 808, 809, 810, 811, 812, 813, 814/2, 815/3, 815/4 k.m.7	
INWESTOR:		PRACOWNIA ARCHITEKTURA "ARCHIT"	
z siedzibą:		Majorska Górska, Al. NMP 71 lok. 7A, ul. Al. Pokoju 44, 42-202 Częstochowa	
PROJEKTANT		NR UPRAWNIENI	
BRANŻA ELEKTRYCZNA		mgr inż. Grzegorz DRELICH	
BRANŻA TELEKOMUNIKACYJNA		mgr inż. Leonard Stefański	
NAZWA RYSLINKU		PLAN KABLI TV, CCTV I LAN	
		SKALA 1:500 DATA 08.2017	
		NR RYSLINKU E-4 1/1	